



2019年度国立大学法人等施設整備実施事業＜当初予算＞

建物配置図


※ 縮尺は目安であり、厳密な数値を示すものではありません。

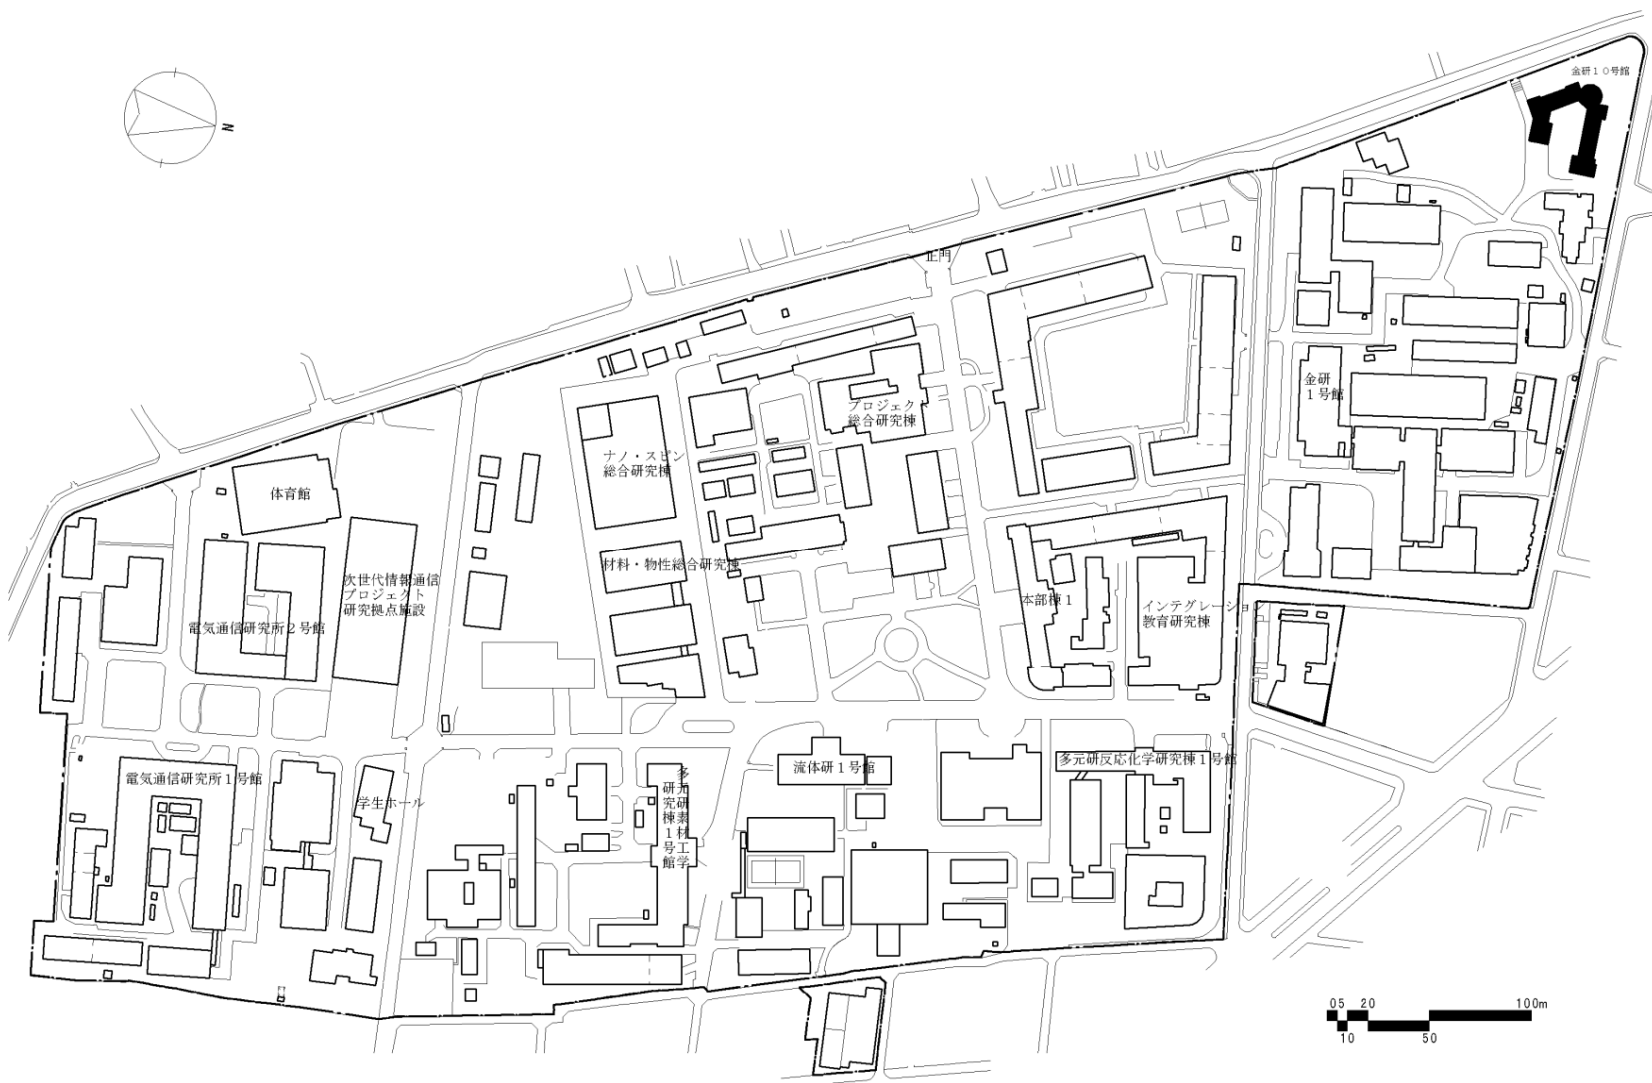


団 地 名	001 片平	事 業 名	東北大学(片平)総合研究棟改修Ⅱ (旧金研10号館)	配 置 図	1/4,000
-------	--------	-------	-------------------------------	-------	---------

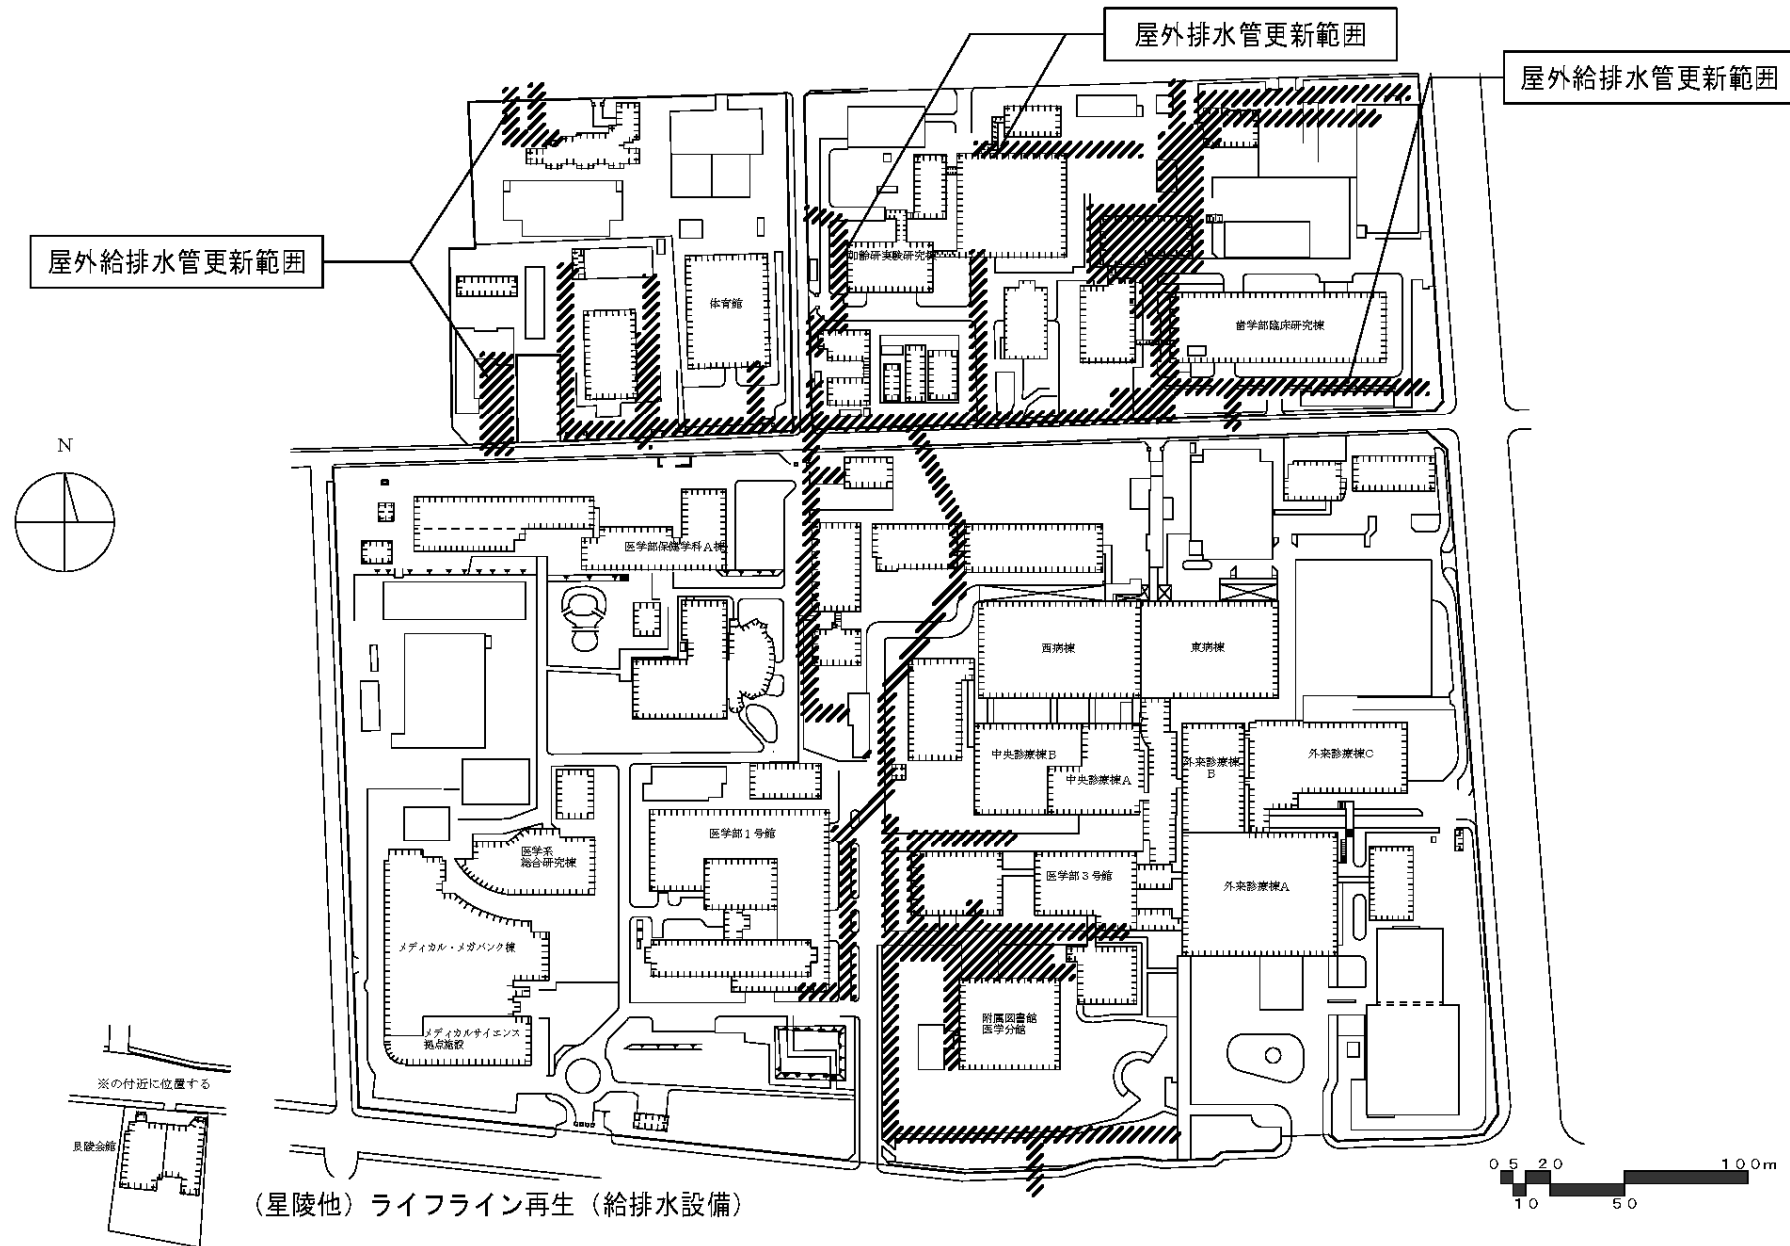


団 地 名	002 星陵	事 業 名	東北大学(星陵他)ライフライン再生(給排水設備)	配 置 図	1/3, 000
-------	--------	-------	--------------------------	-------	----------

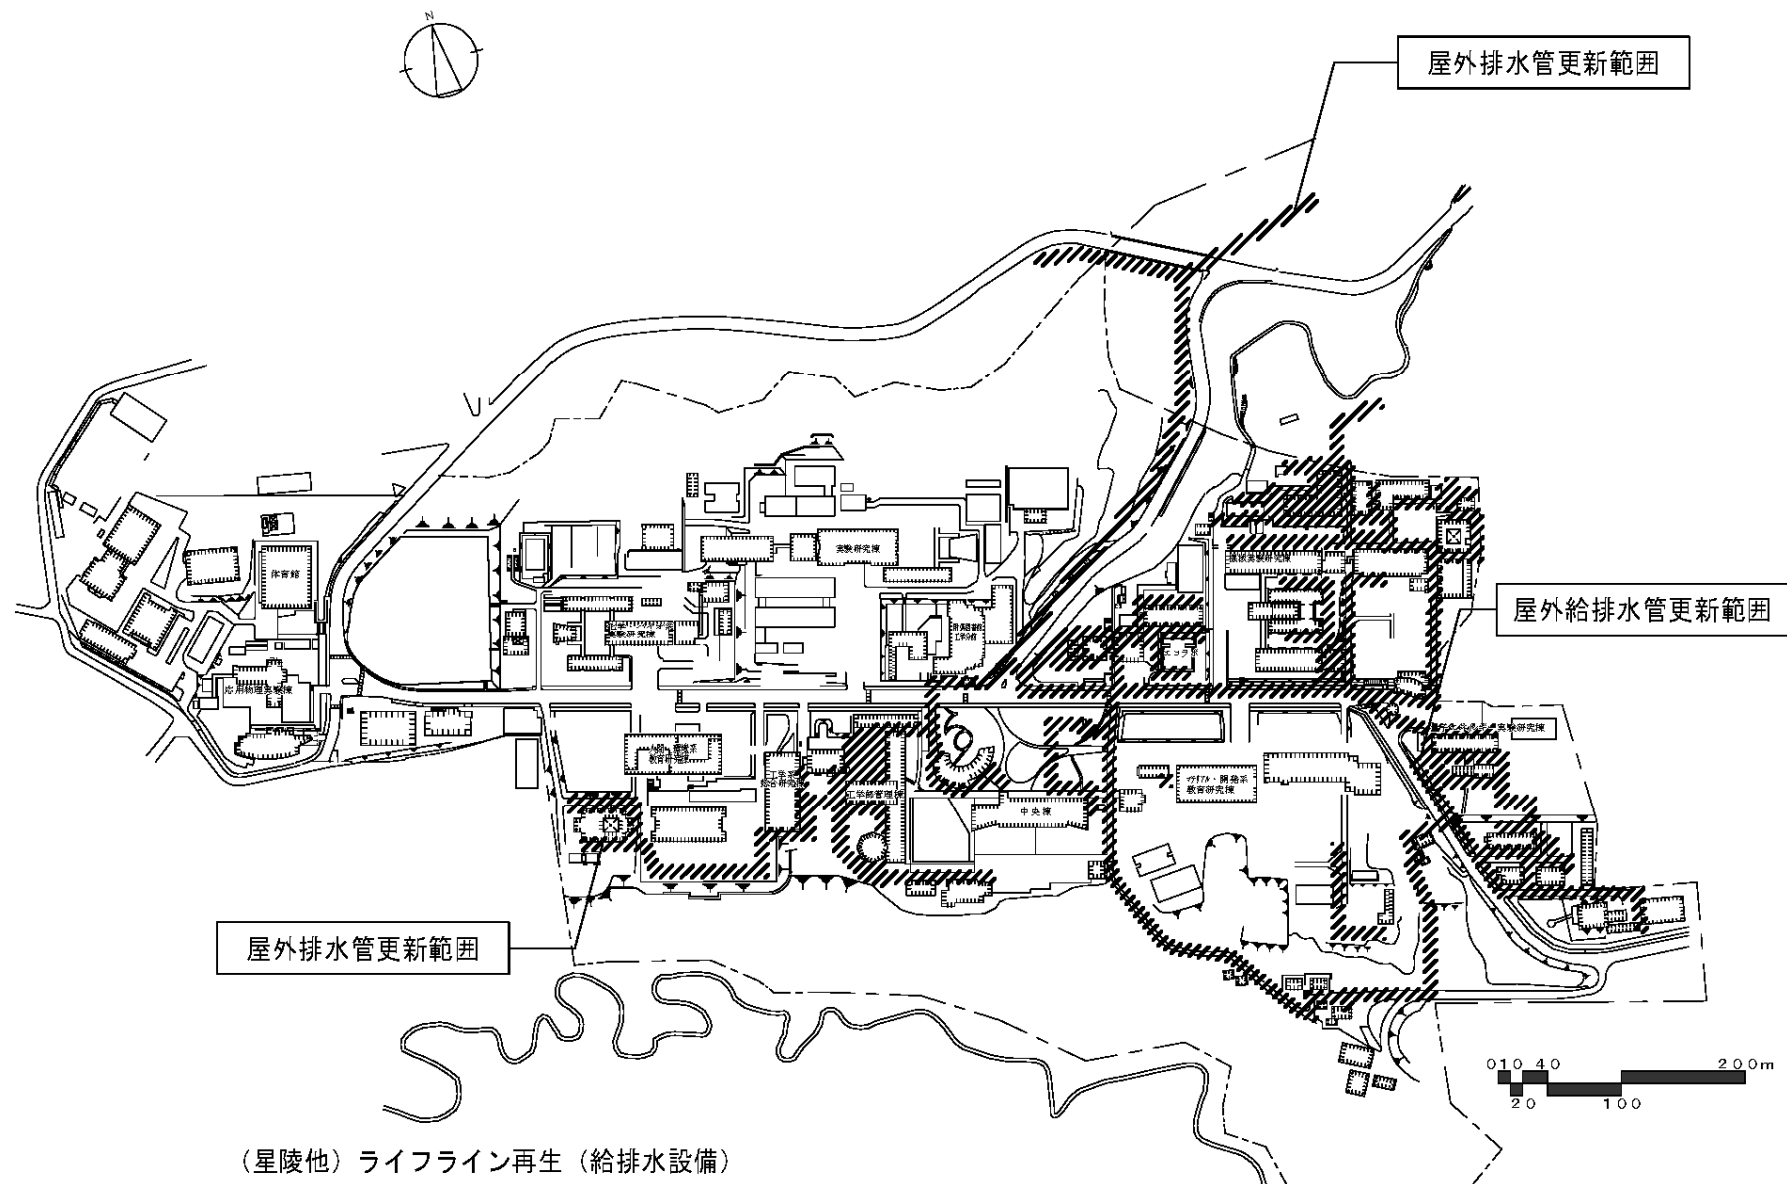



団 地 名	008 青葉山	事 業 名	東北大学(星陵他)ライフライン再生(給排水設備)	配 置 図	1/6, 000
-------	---------	-------	--------------------------	-------	----------

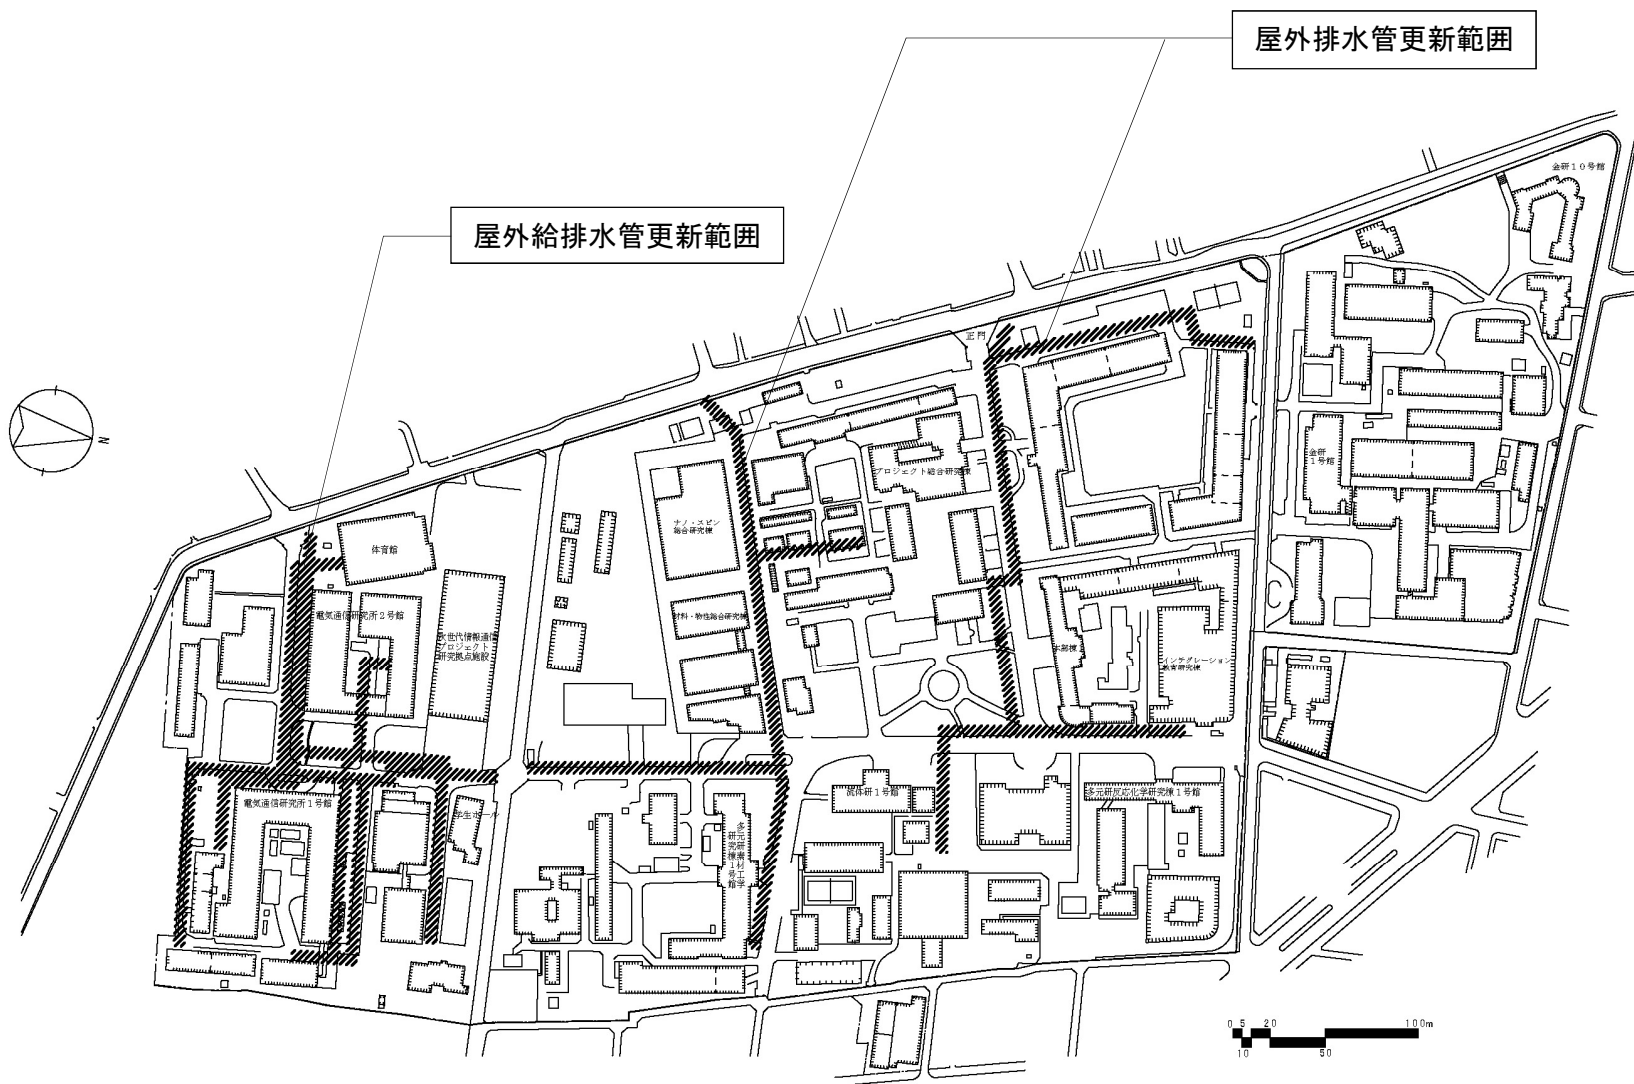

団 地 名	001 片平	事 業 名	東北大学(星陵他)ライフライン再生(給排水設備)	配 置 図	1/4, 000
-------	--------	-------	--------------------------	-------	----------

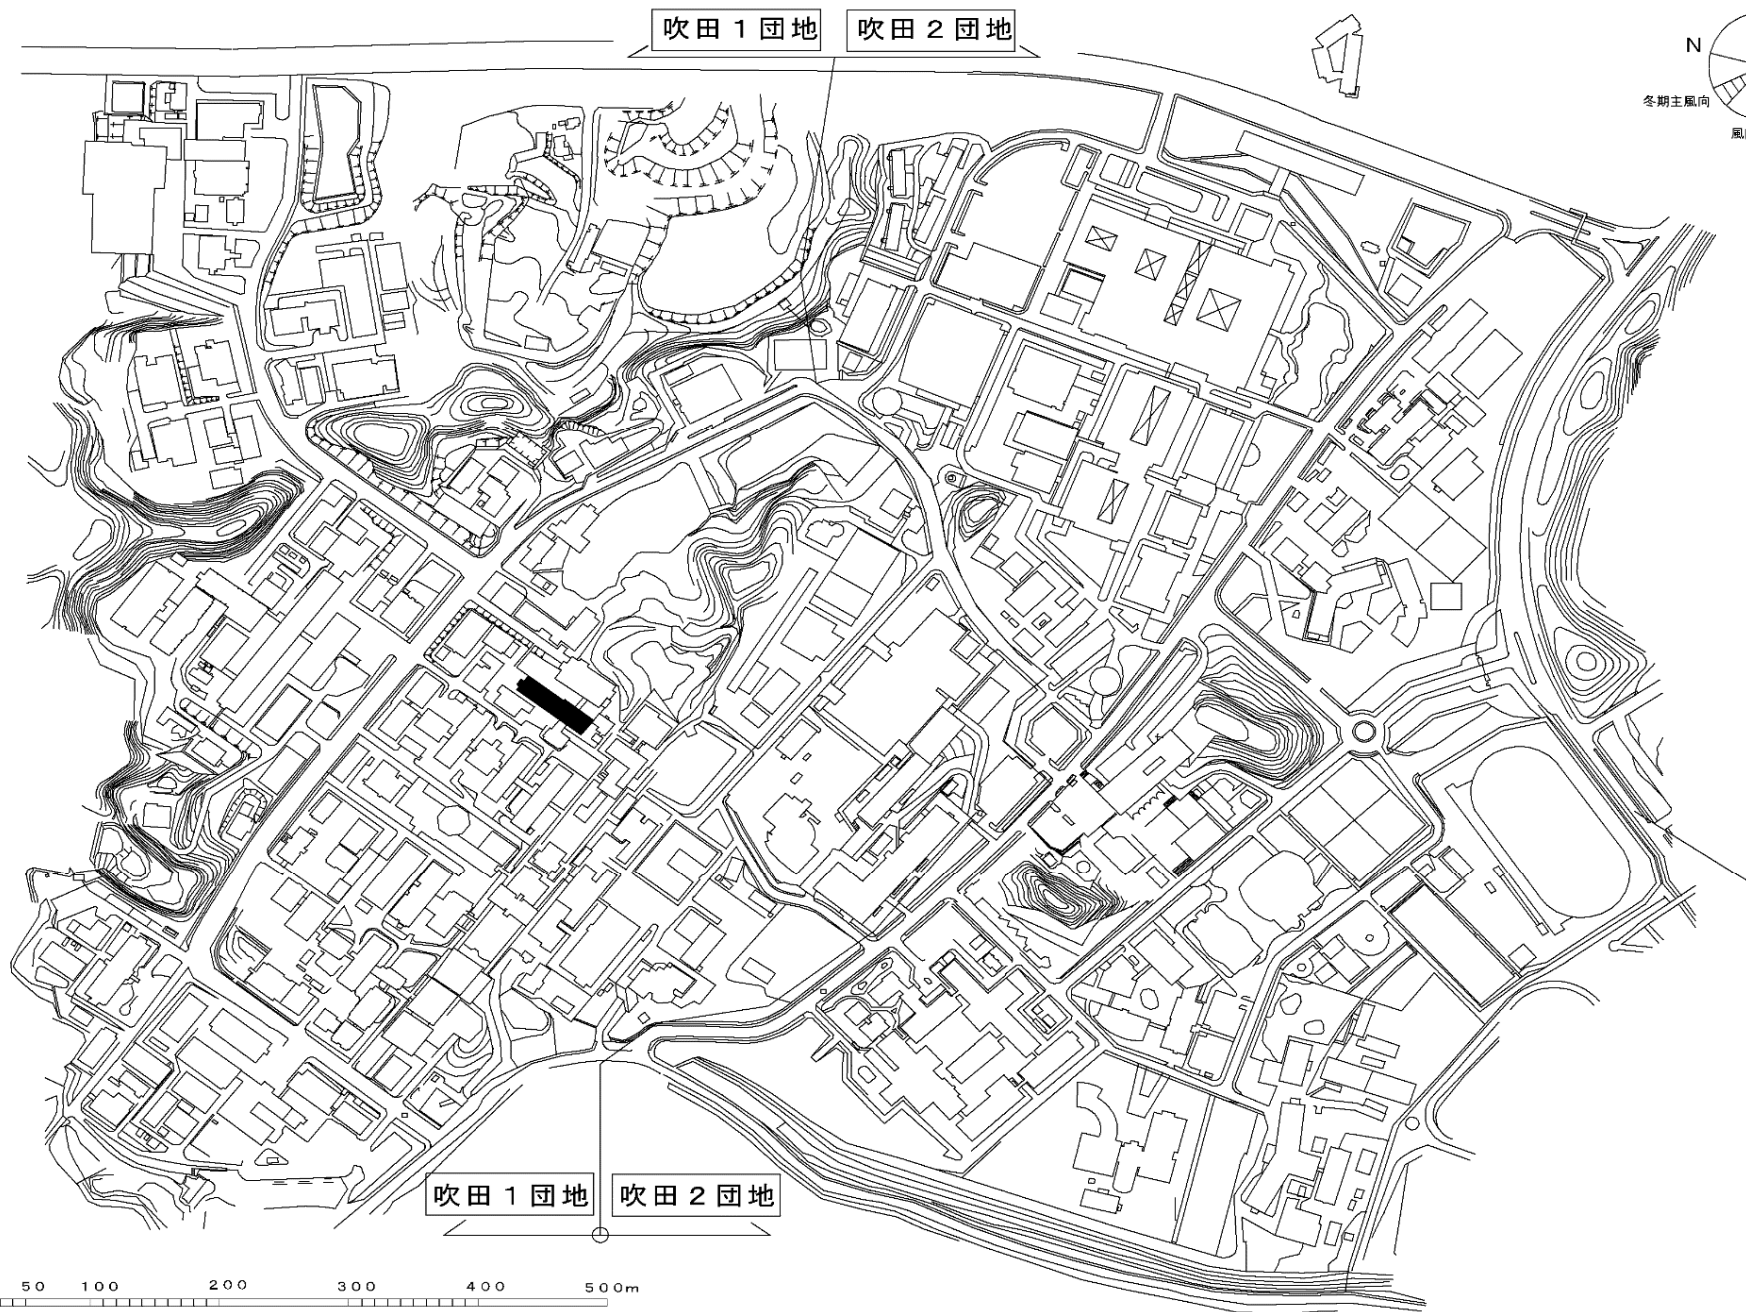

団 地 名	002 吹田1	事 業 名	大阪大学(吹田)総合研究棟改修Ⅱ(工学系)	配 置 図	1/7000
-------	---------	-------	-----------------------	-------	--------

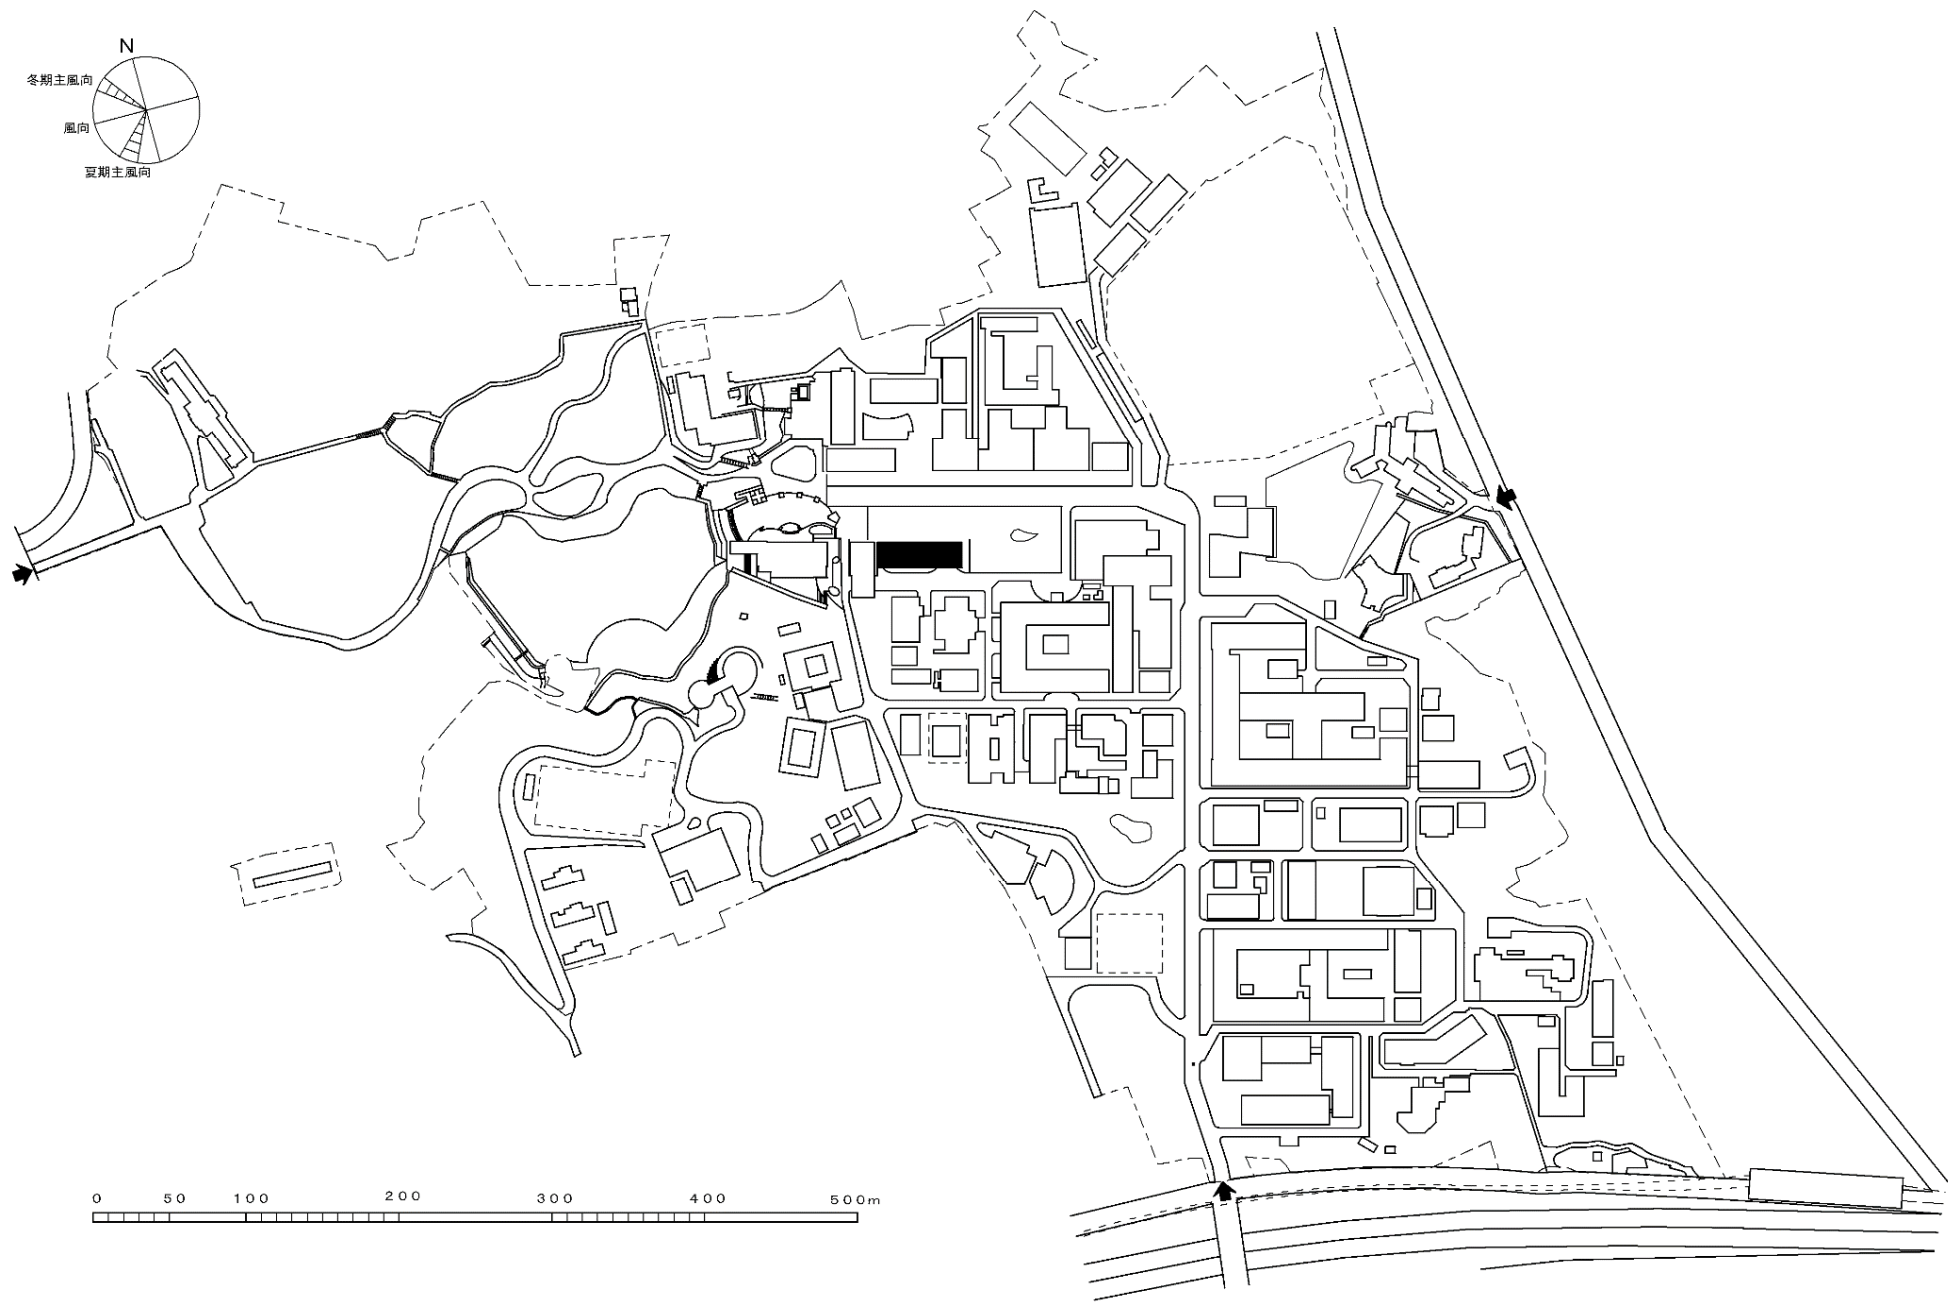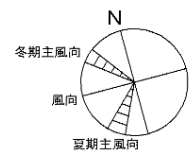

団地名	001 豊中	事業名	大阪大学(豊中)総合研究棟改修Ⅱ(言語文化研究科)	配置図	1/5000
-----	--------	-----	---------------------------	-----	--------



団 地 名


002 吹田1


事 業 名

大阪大学(吹田)ライフライン再生(RI設備)

配 置 図

1/6000

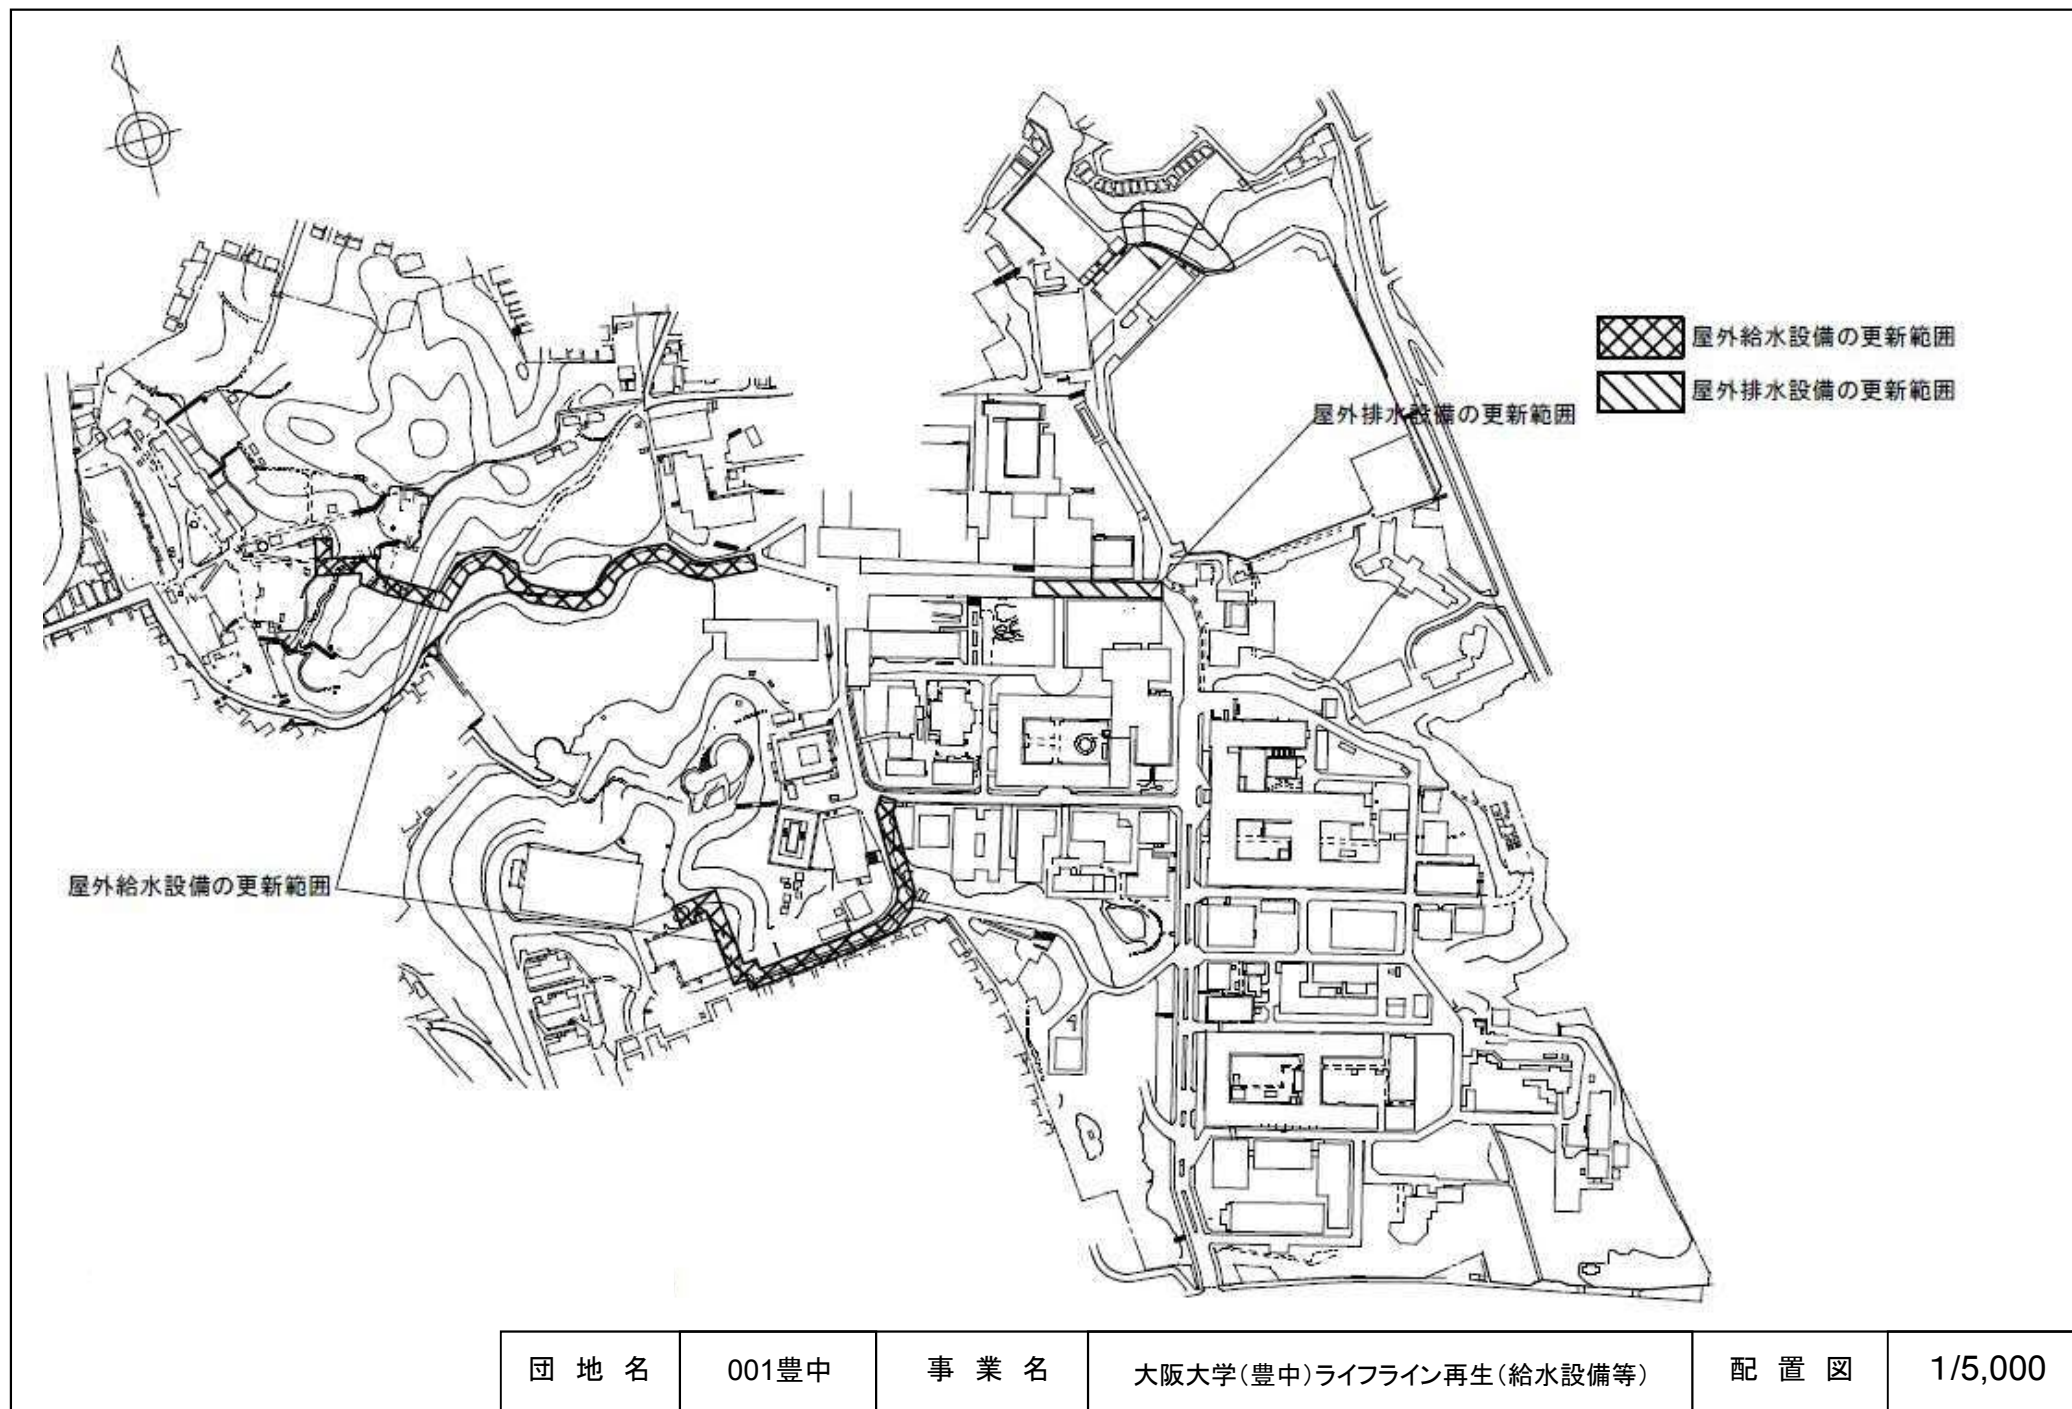

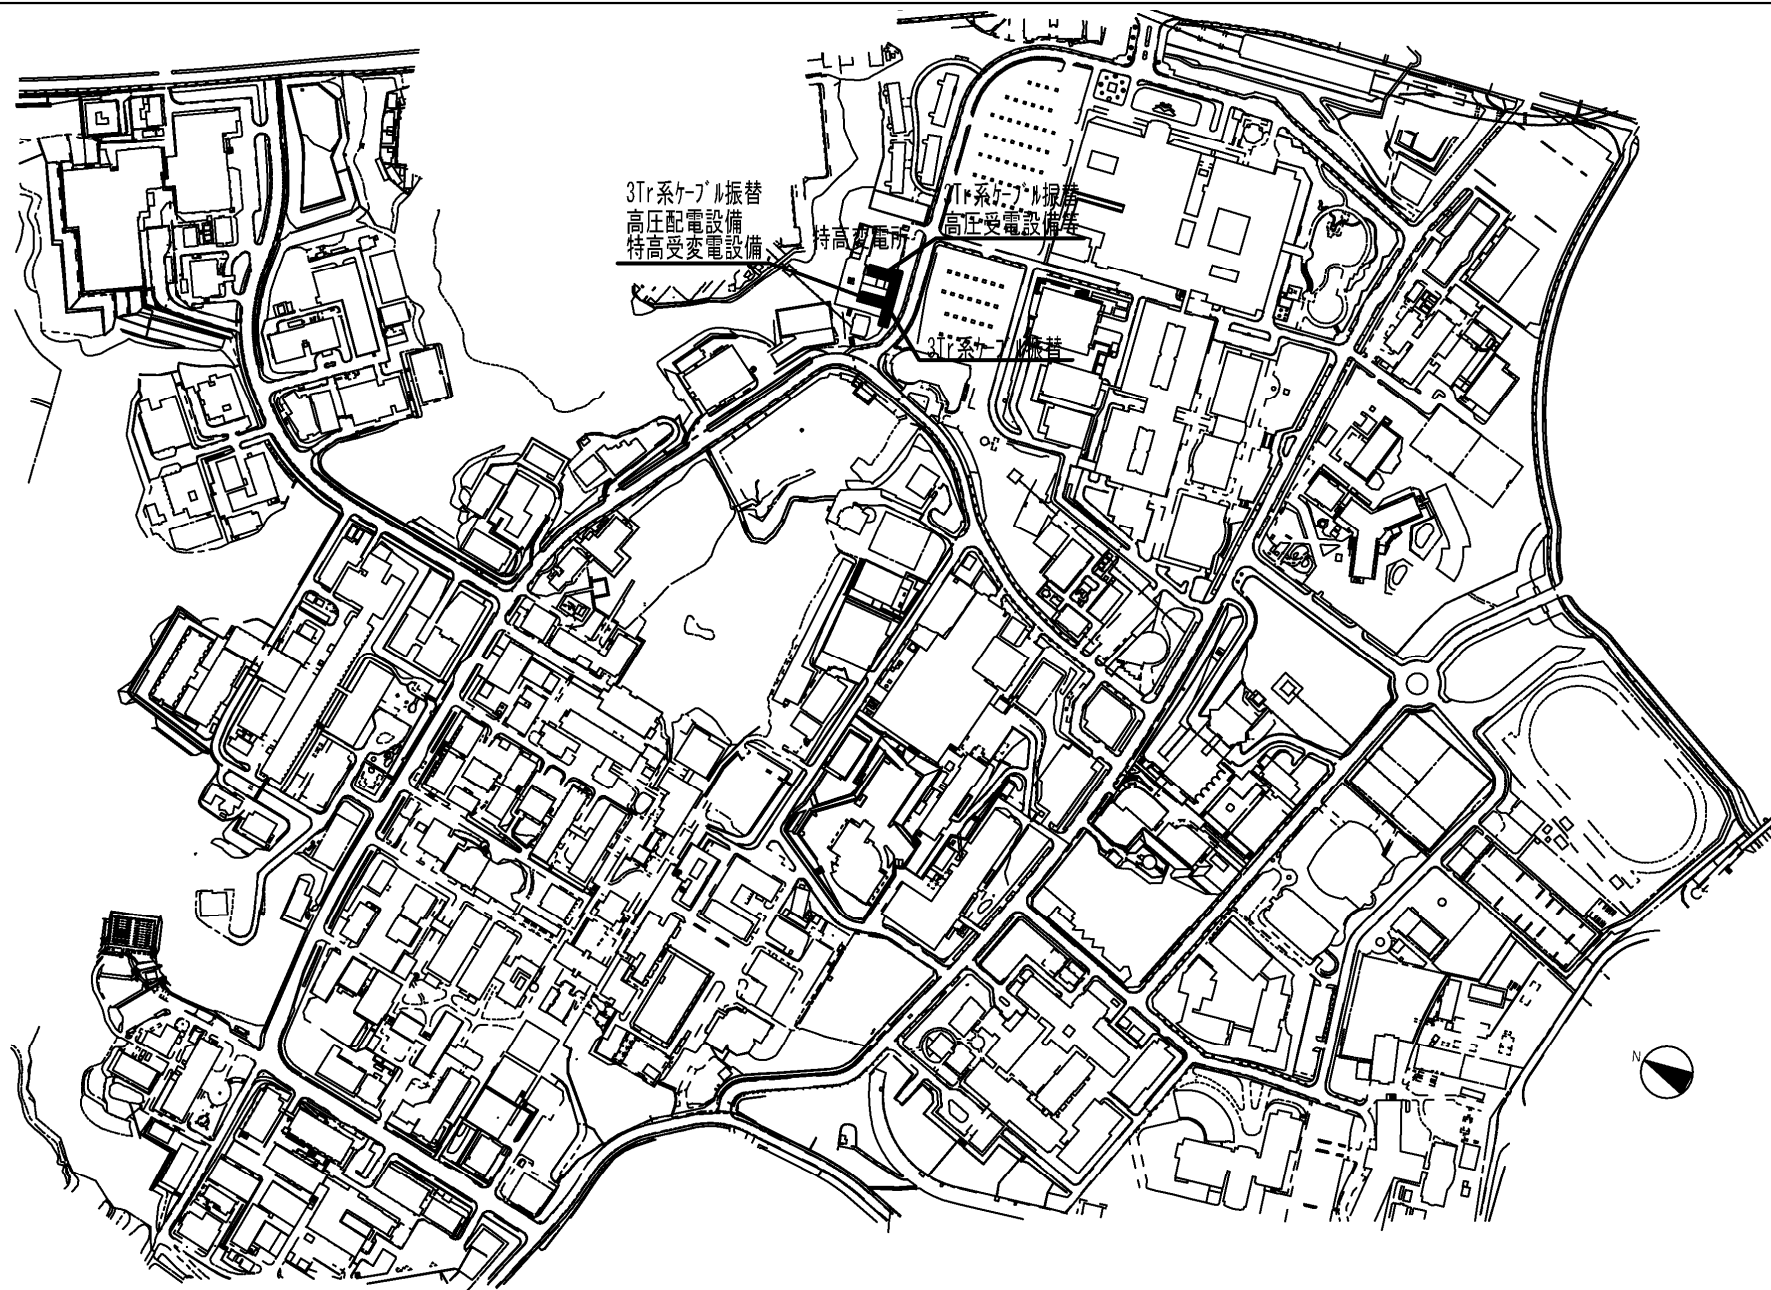

団 地 名	002吹田	事 業 名	大阪大学(吹田)ライフライン再生(特高受変電設備)	配 置 図	1/6,000
-------	-------	-------	---------------------------	-------	---------